


図 面

仕様書番号 上第8改-6号


工 事 名 美佐野地内配水管改良（第4工区）工事

位置図
A3 S=1:5,000

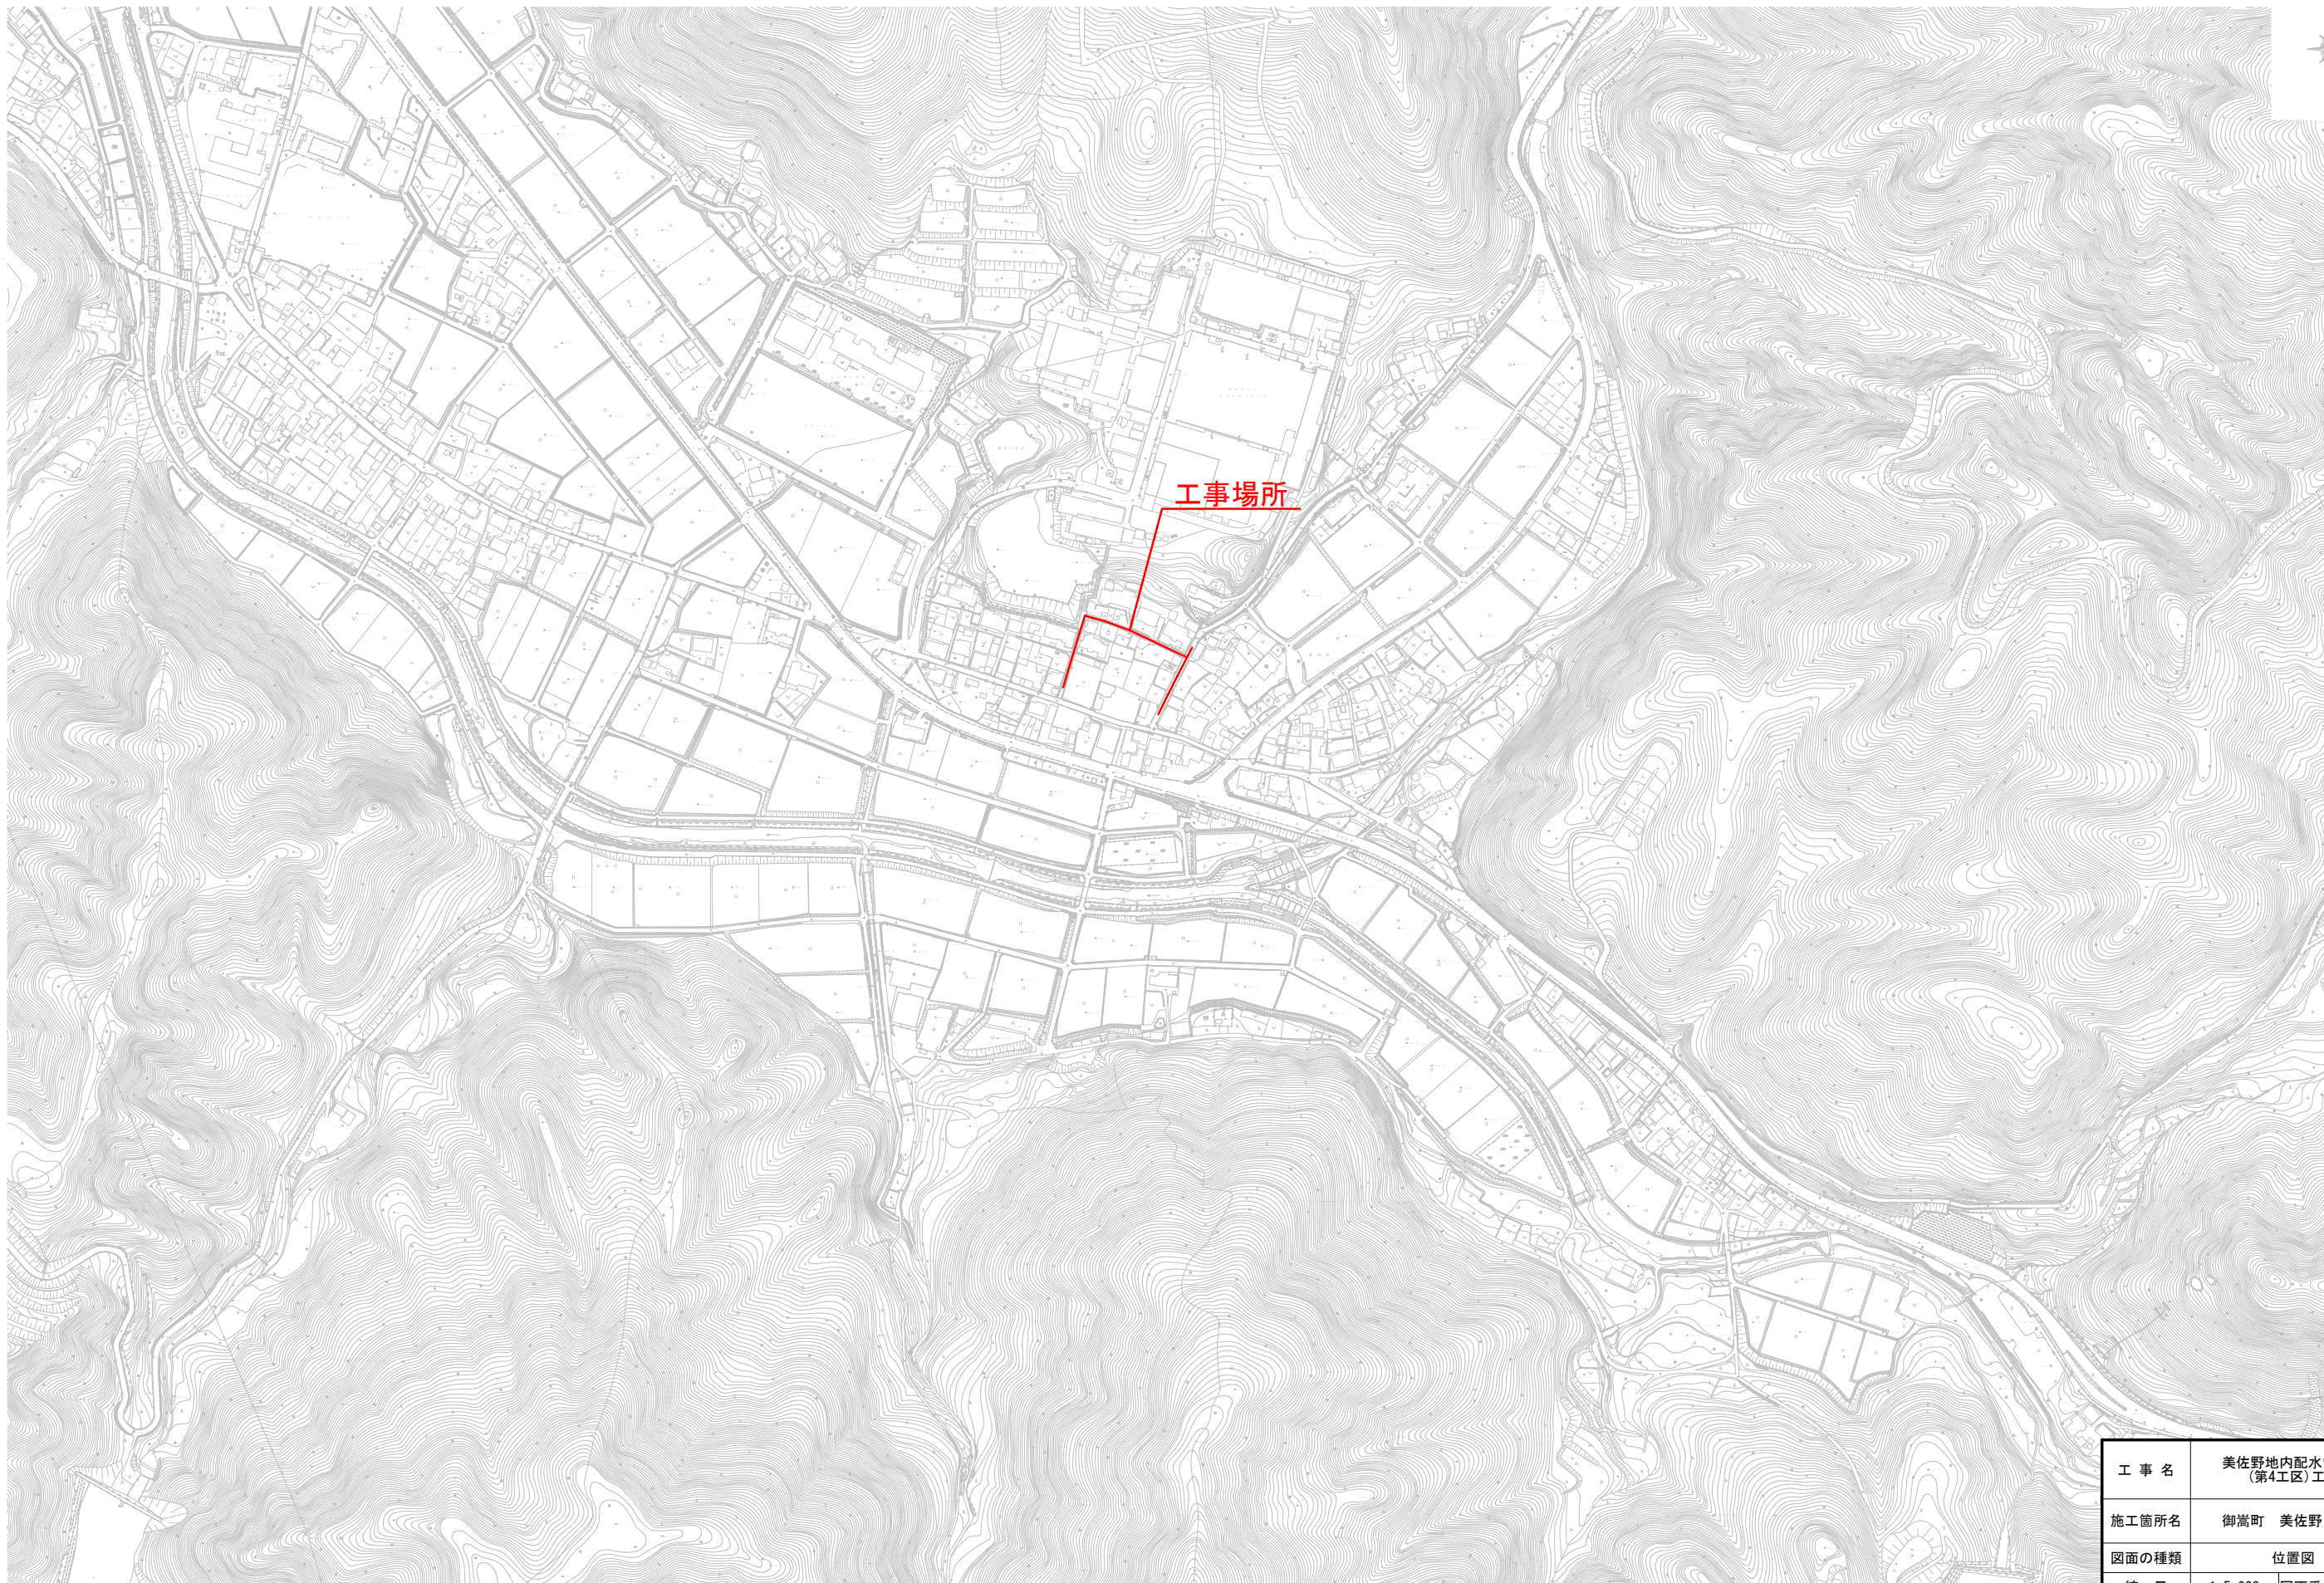

工事名	美佐野地内配水管改良 (第4工区)工事		
施工箇所名	御嵩町 美佐野 地内		
図面の種類	位置図		
縮尺	1:5,000	図面番号	1/9
事務所名	岐阜県御嵩町		

平面図
A3 S=1:500

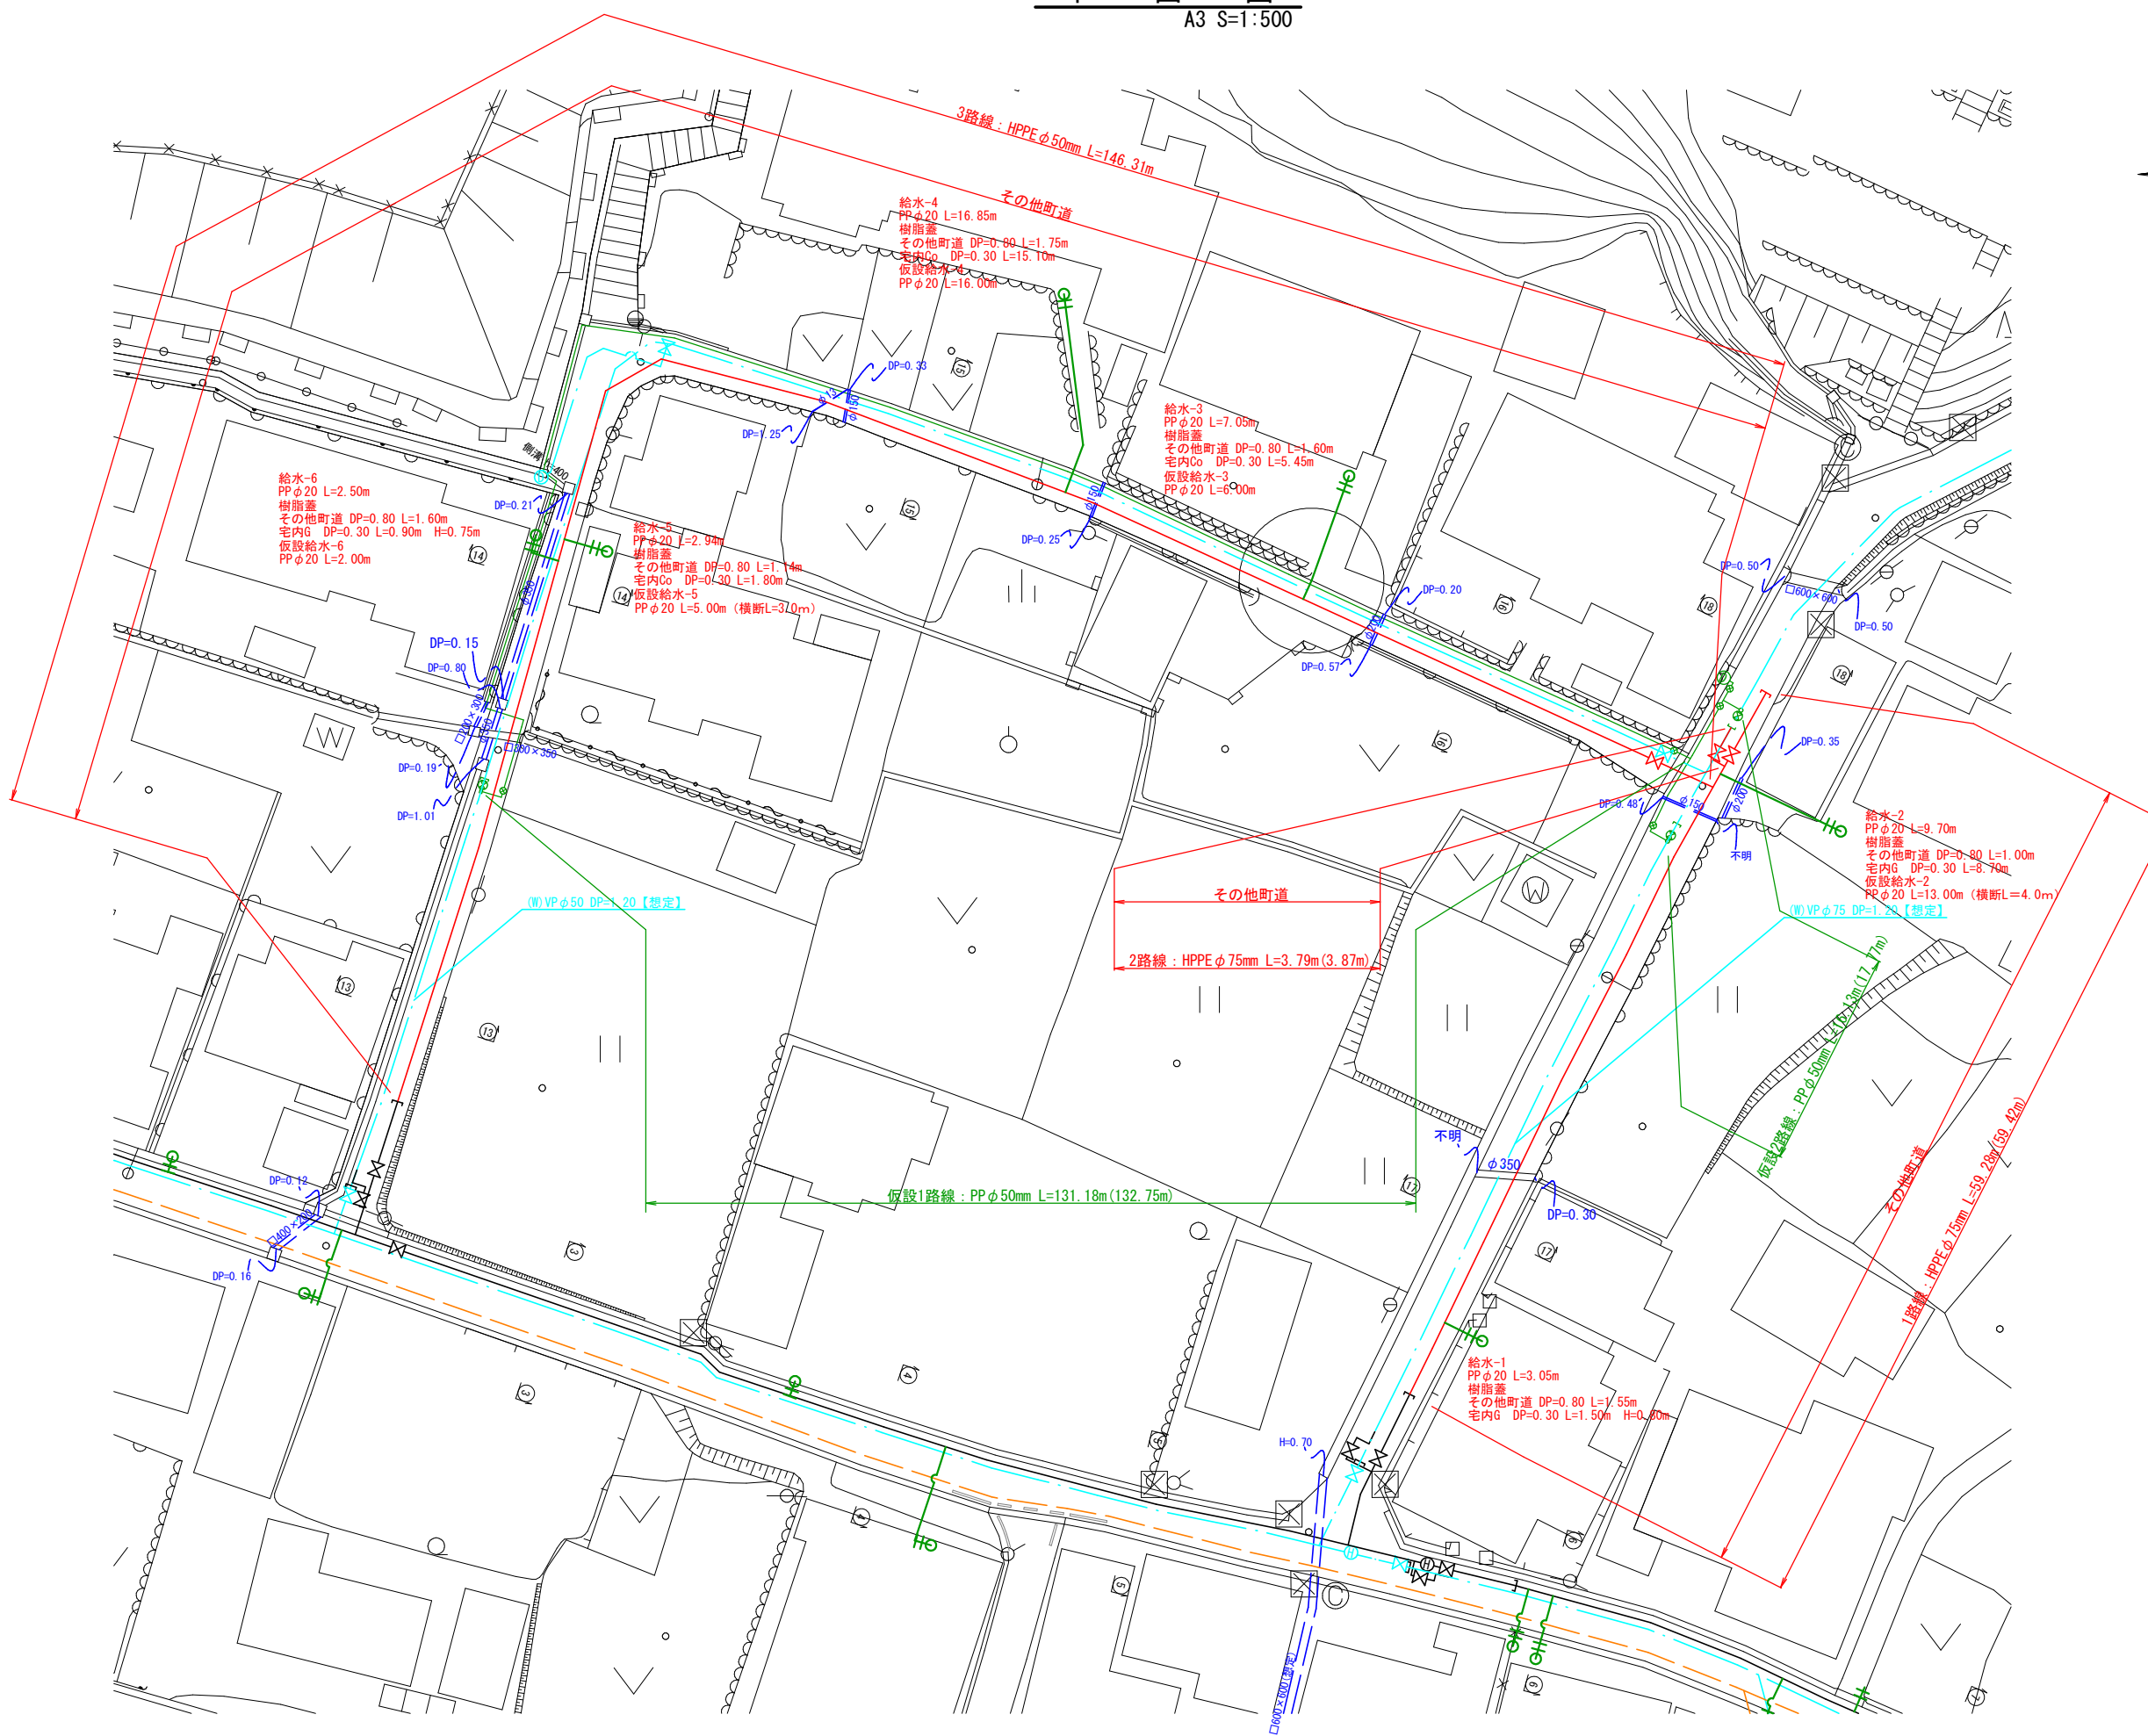


凡	例
計画仕切弁	✕
計画消火栓	Ⓜ
計画空気弁	Ⓐ
ABS工法	⊗
仮設仕切弁	⊙
仮設取出し	○


工 事 名	美佐野地内配水管改良 (第4工区) 工事		
施工箇所名	御嵩町 美佐野 地内		
図面の種類	平面図		
縮 尺	1:500	図面番号	2/9
事務所名	岐阜県御嵩町		

横断面図
A3 S=1:200


⑬-⑬ 断面

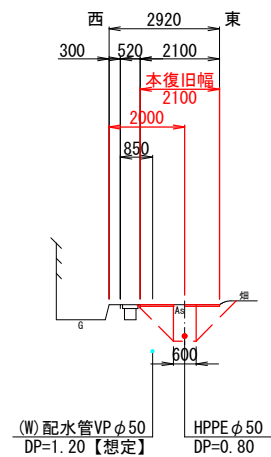


⑯-⑯ 断面

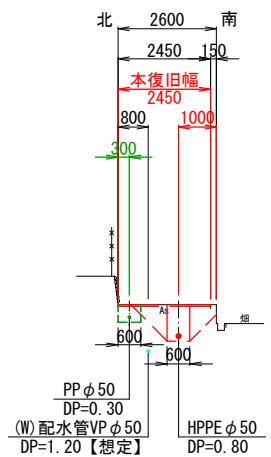


⑭-⑭ 断面

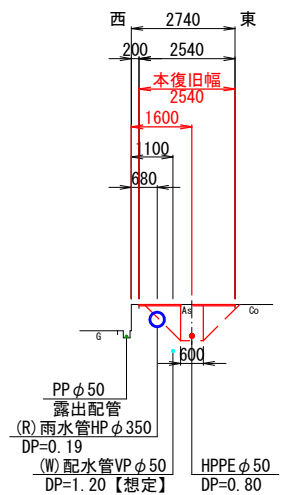

⑰-⑰ 断面


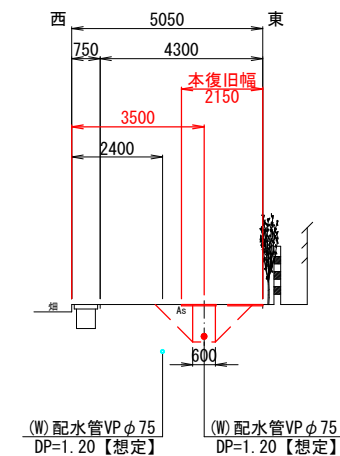


⑮-⑮ 断面

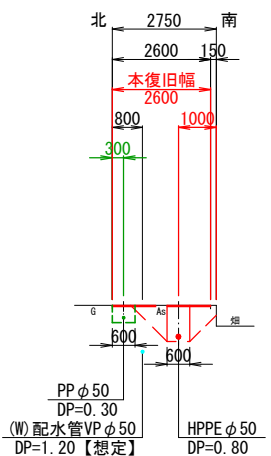


工事名	美佐野地内配水管改良 (第4工区) 工事		
施工箇所名	御嵩町 美佐野 地内		
図面の種類	横断面図		
縮尺	1:200	図面番号	3/9
事務所名	岐阜県御嵩町		


配管図
A3 S=Free

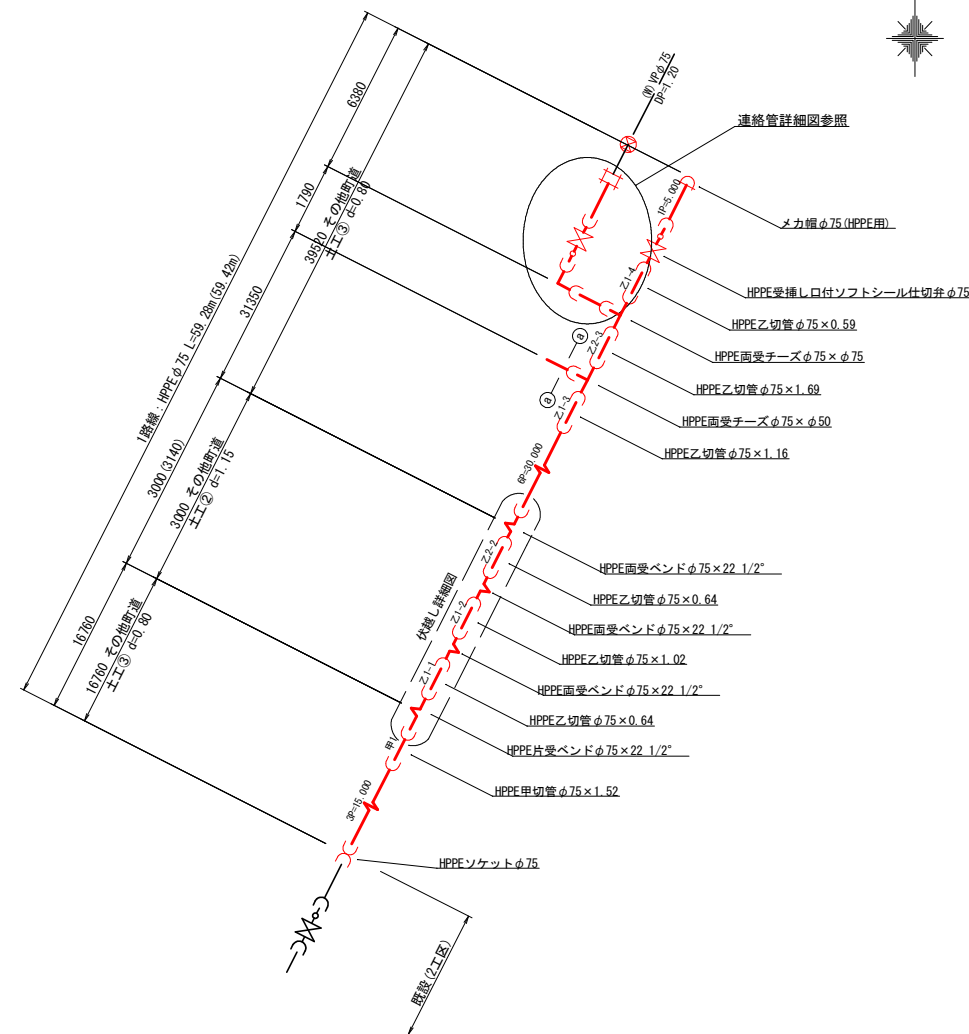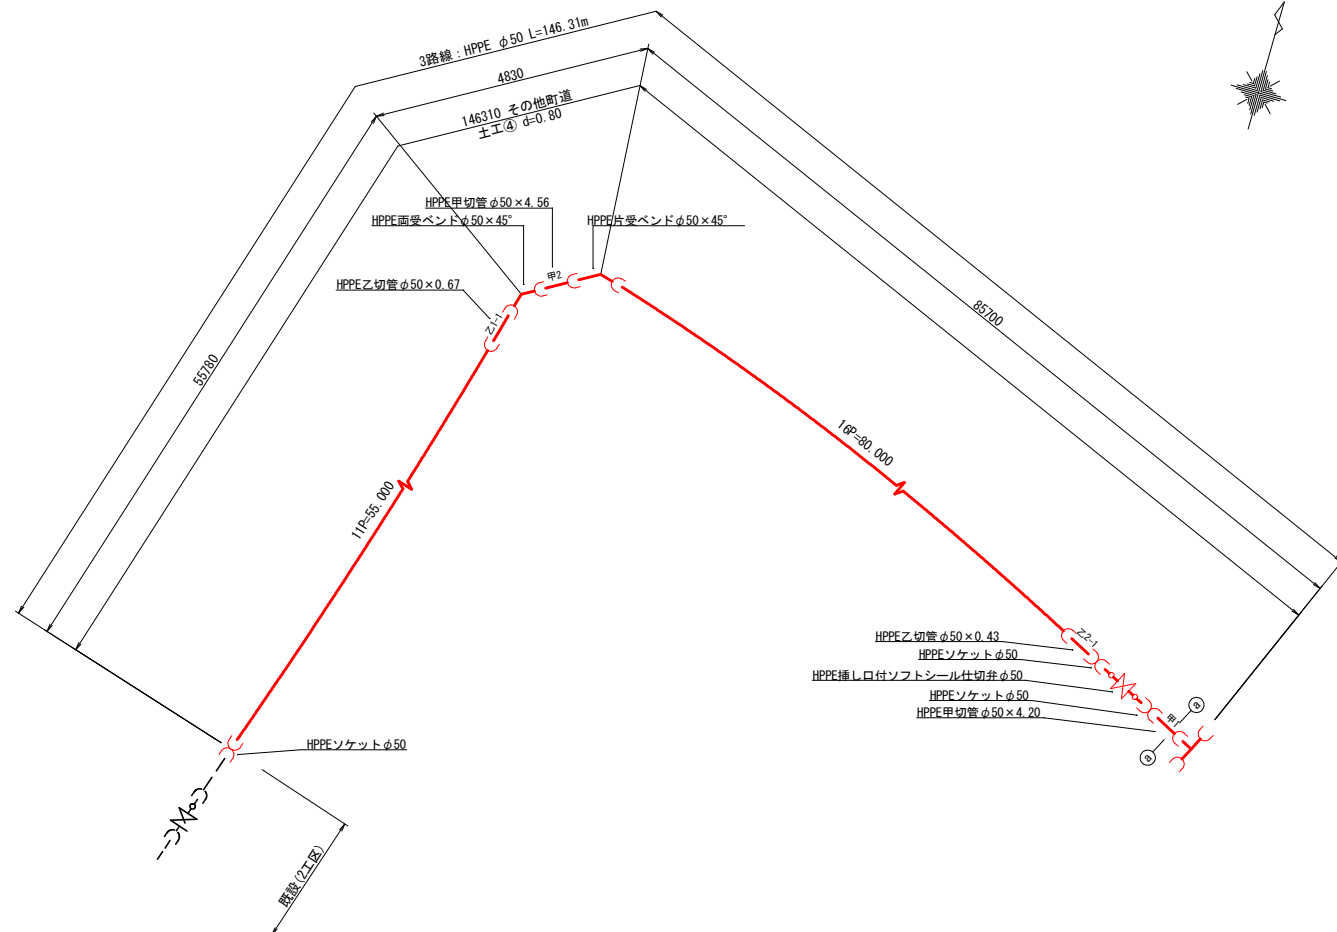


伏越し詳細図

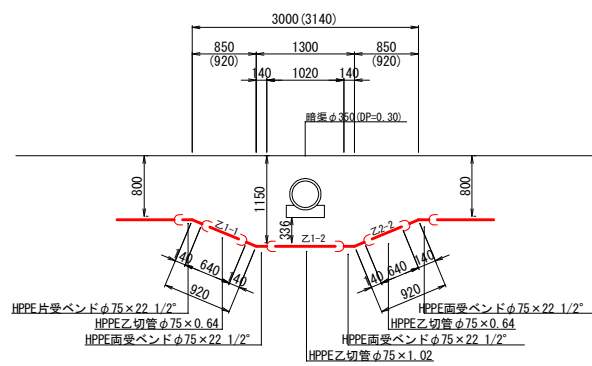

平面図

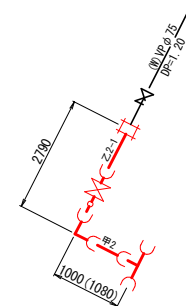

断面図

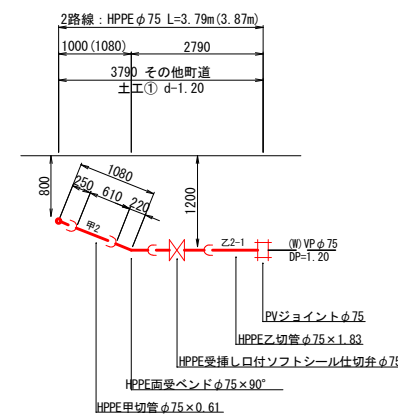

凡例

- EF継手
- メカニカル継手(離脱防止)

工事名	美佐野地内配水管改良 (第4工区)工事		
施工箇所名	御嵩町 美佐野 地内		
図面の種類	配管図		
縮尺	Free	図面番号	4/9
事務所名	岐阜県御嵩町		

仮設配管図



A3 S=Free

仮設管詳細図(1)


(参考図)

仮設管詳細図(2)


(参考図)

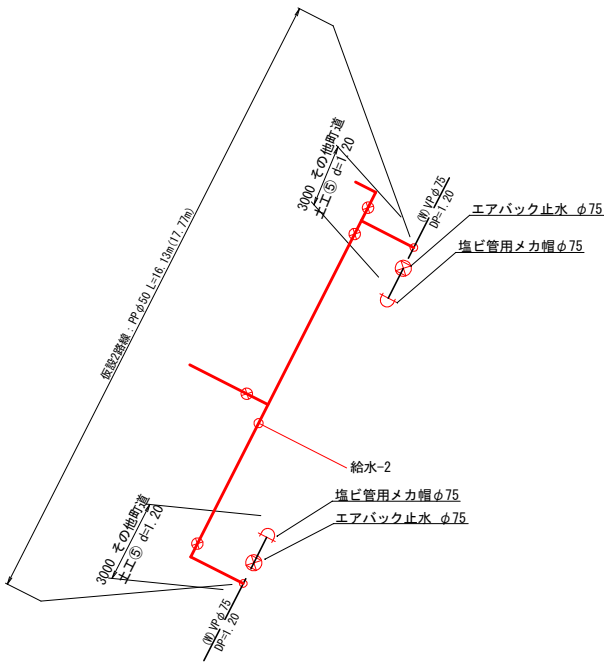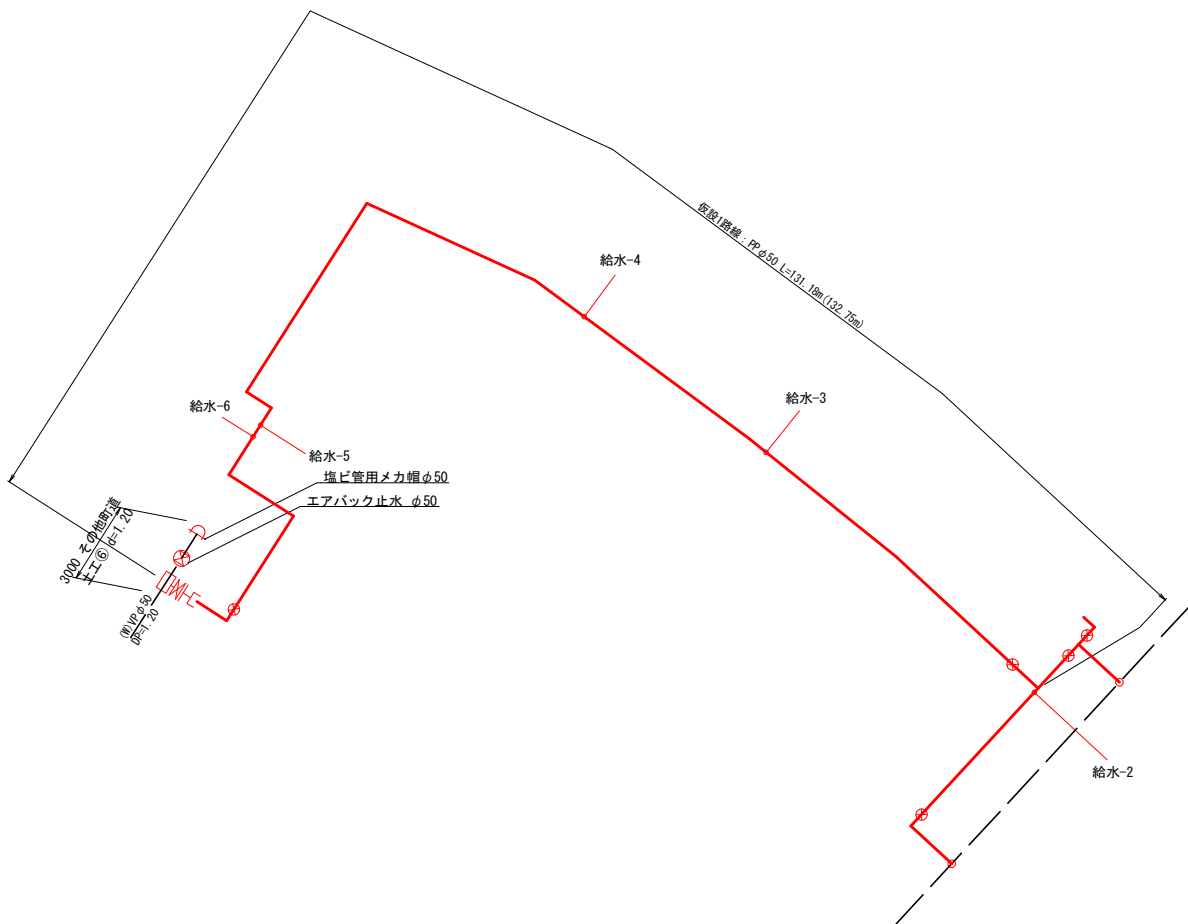


断面図(1)

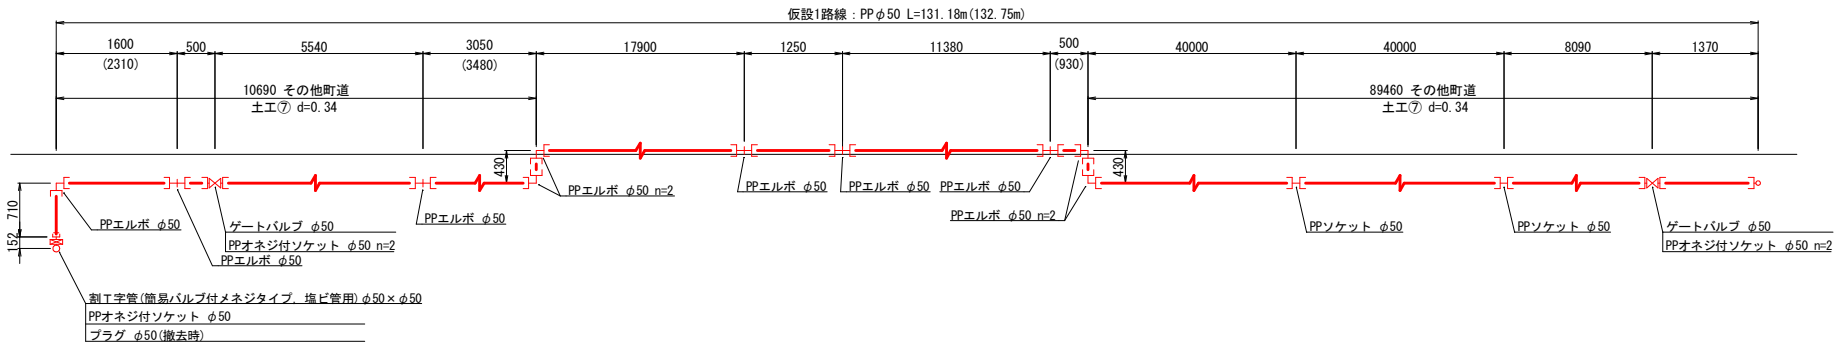

断面図(2)

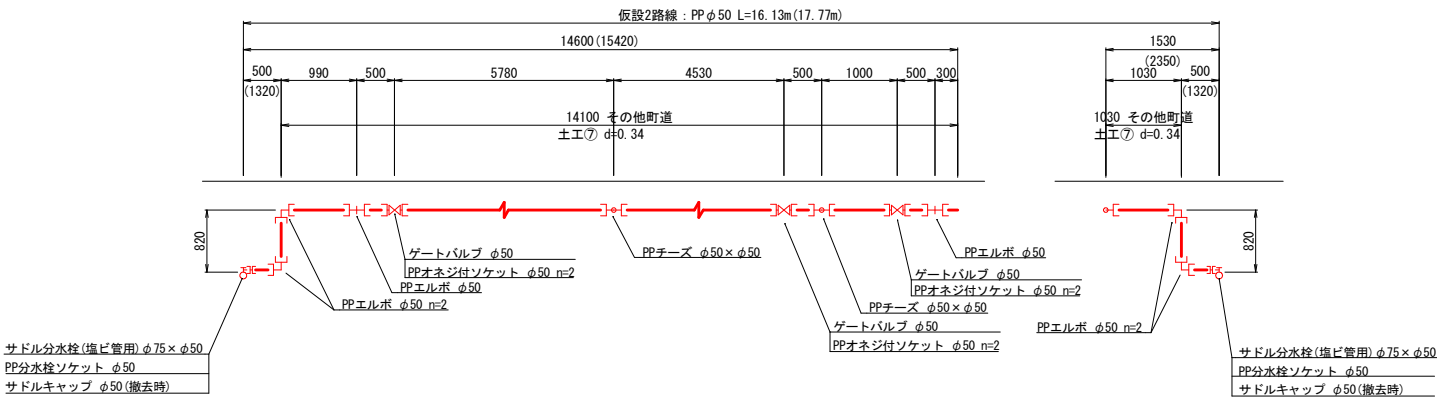
















給水管切替標準図(仮設)

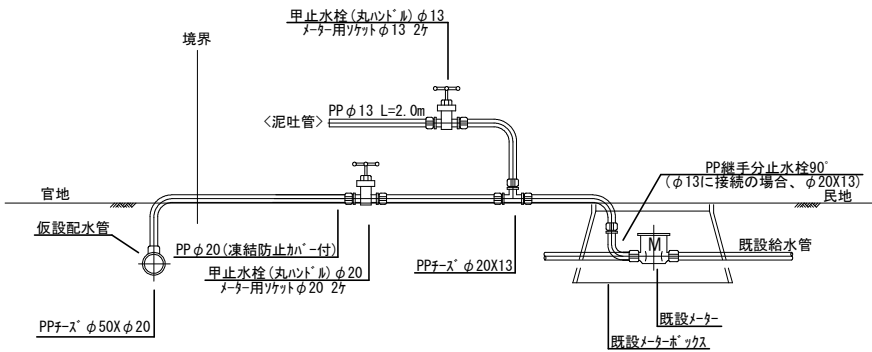

工事名	美佐野地内配水管改良 (第4工区)工事		
施工箇所名	御嵩町 美佐野 地内		
図面の種類	仮設配管図		
縮尺	Free	図面番号	5/9
事務所名	岐阜県御嵩町		

土工定規図

A3 S=1:40

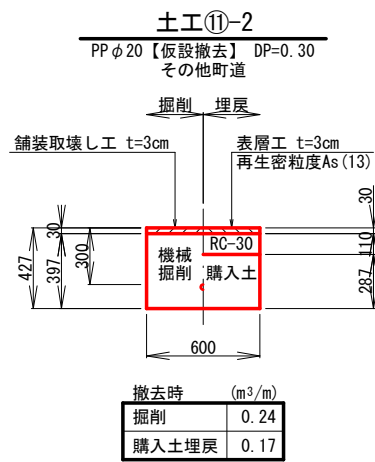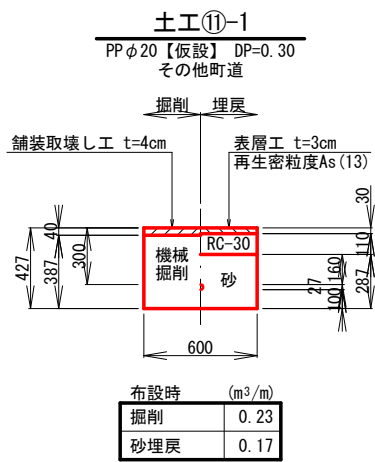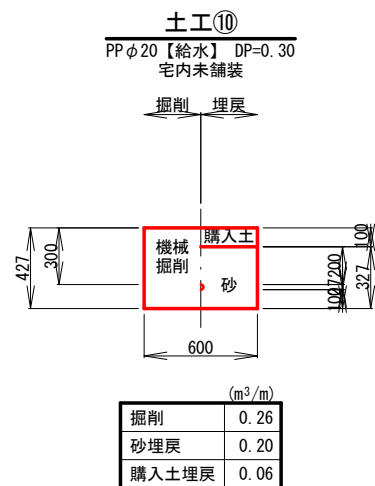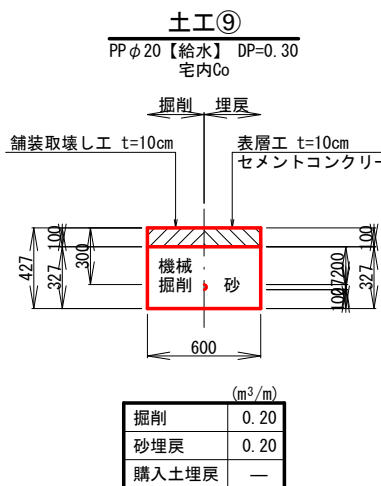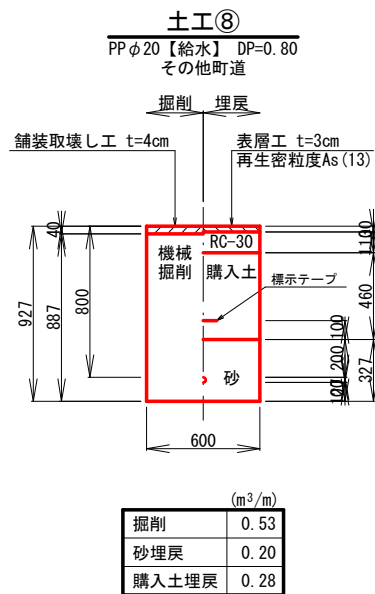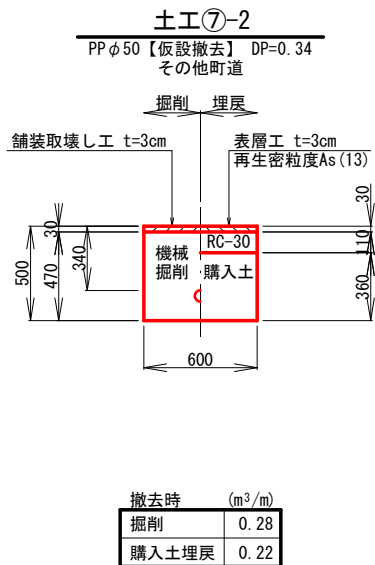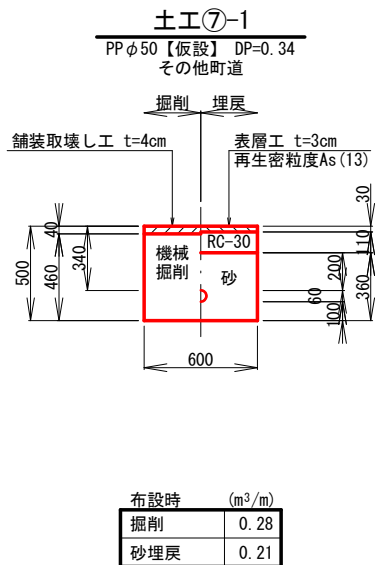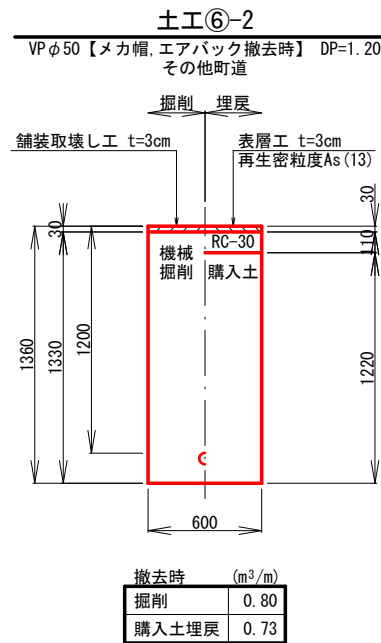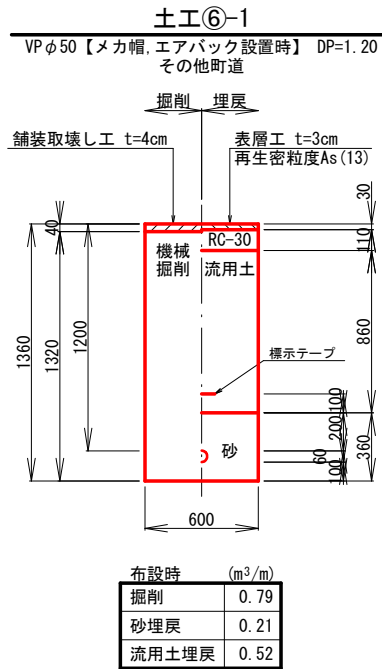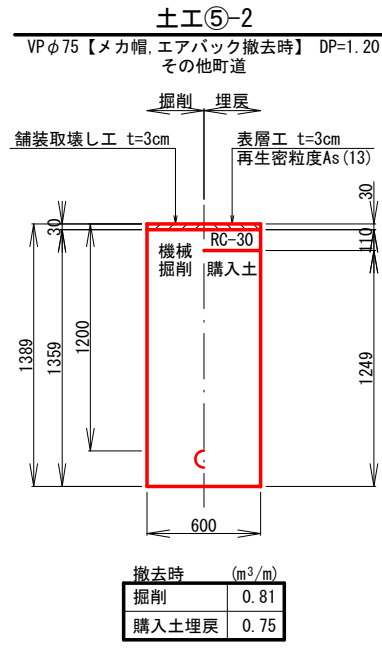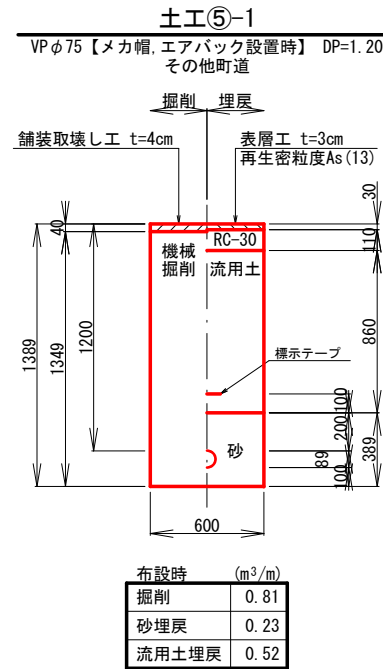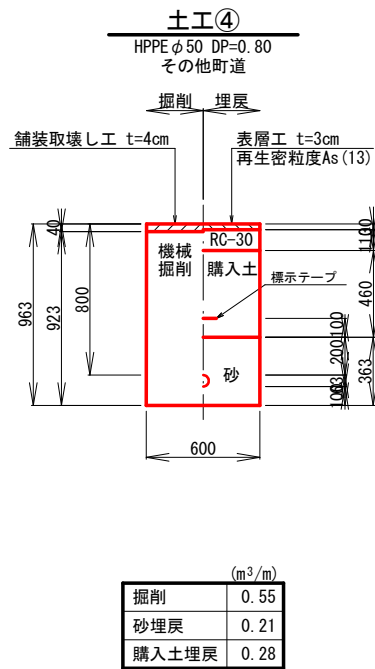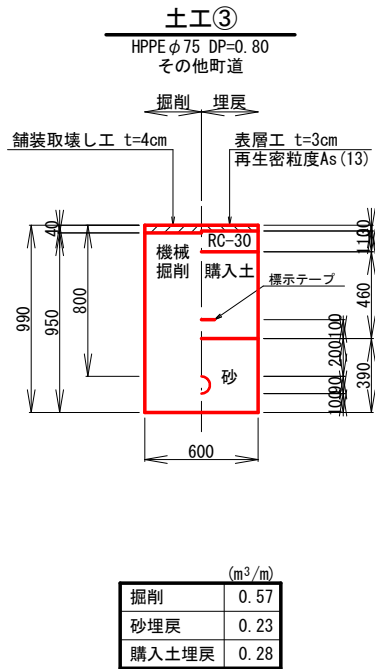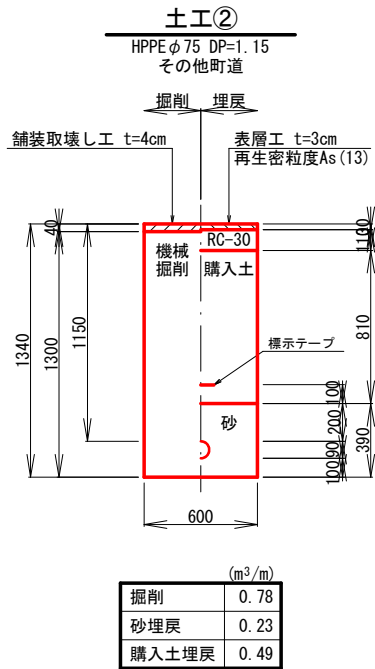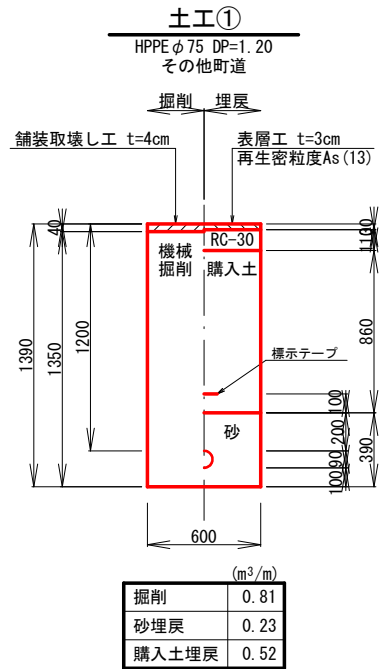


土工延長一覧表

管径	舗装種別	土工タイプ	土被り	路線	延長(箇所)	矢板長
HPPEφ75	その他町道	①	1.20	2路線	3.79	----
		②	1.15	1路線	3.00	----
		③	0.80	1路線	16.76	----
				計	39.52	
HPPEφ50 既設VPφ75		④	0.80	3路線	146.31	----
		⑤	1.20	仮設2路線	3.00	----
				計	6.00	
既設VPφ50 PPφ50		⑥	1.20	仮設1路線	3.00	----
		⑦	0.34	仮設1路線	89.46	----
				仮設2路線	10.69	
				計	14.10	
給水PPφ20	その他町道			仮設2路線	1.03	
				計	115.28	
		⑧	0.80	1路線	2.55	----
給水PPφ20	宅内Co			3路線	6.09	----
				計	8.64	
		⑨	0.30	3路線	22.35	----
給水PPφ20	宅内未舗装			1路線	10.20	----
				3路線	0.90	
				計	11.10	
仮設給水 PPφ20	その他町道			仮設1路線	3.00	----
				仮設2路線	4.00	
				計	7.00	

舗装復旧図

A3 S=1:40

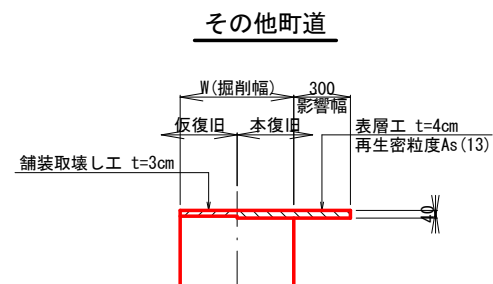


工事名	美佐野地内配水管改良 (第4工区)工事
施工箇所名	御嵩町 美佐野 地内
図面の種類	土工定規図, 舗装復旧図
縮尺	1:40 図面番号 6/9
事務所名	岐阜県御嵩町

給水管切替標準図

A3 S=Free

タイプ(A)

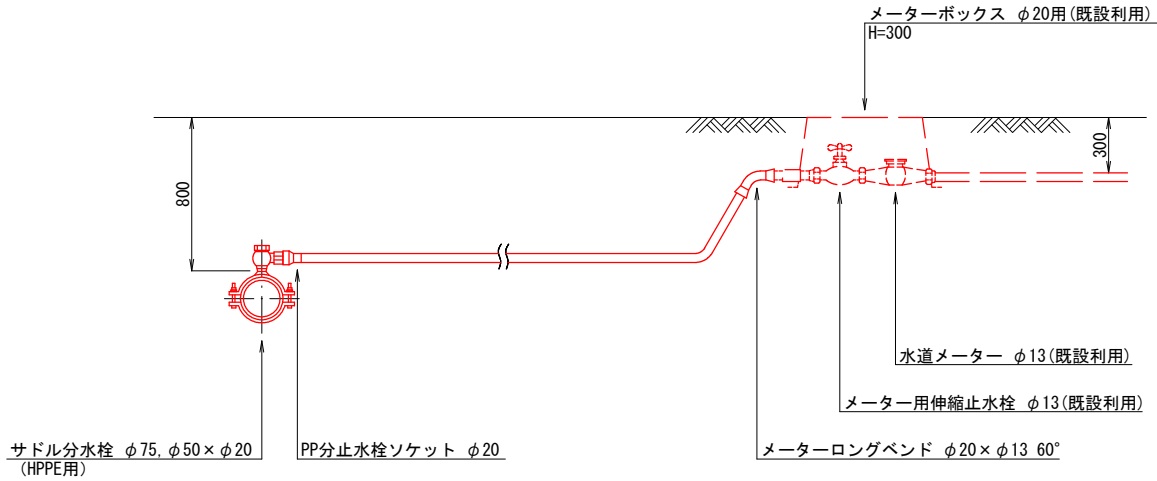


工 事 名	美佐野地内配水管改良 (第4工区) 工事		
施工箇所名	御嵩町 美佐野 地内		
図面の種類	給水管切替標準図		
縮 尺	Free	図面番号	7/9
事務所名	岐阜県御嵩町		


弁 筐 標 準 図

A3 S=1:20

仕切弁【φ50～φ75mm】
(DP=0.80m)

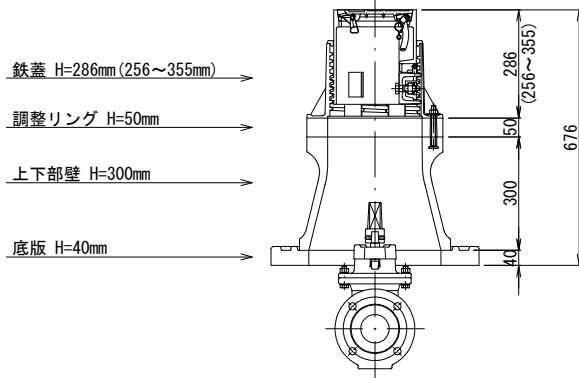


仕切弁【φ50～φ75mm】
(DP=1.20m)

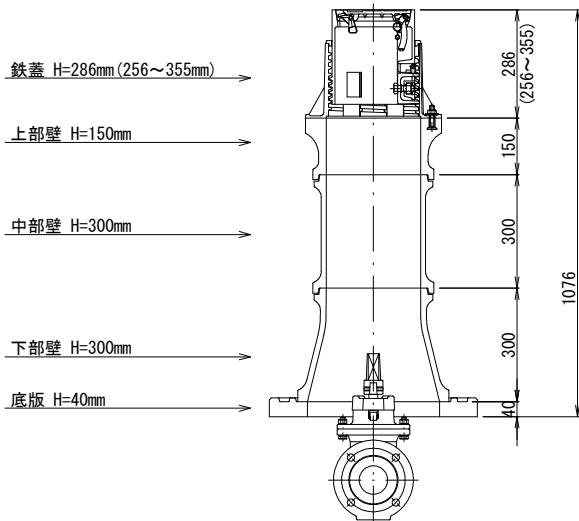

工 事 名	美佐野地内配水管改良 (第4工区) 工事		
施工箇所名	御嵩町 美佐野 地内		
図面の種類	弁筐標準図		
縮 尺	1:20	図面番号	8/9
事務所名	岐阜県御嵩町		

付 帯 工 図
A3 S=1:500

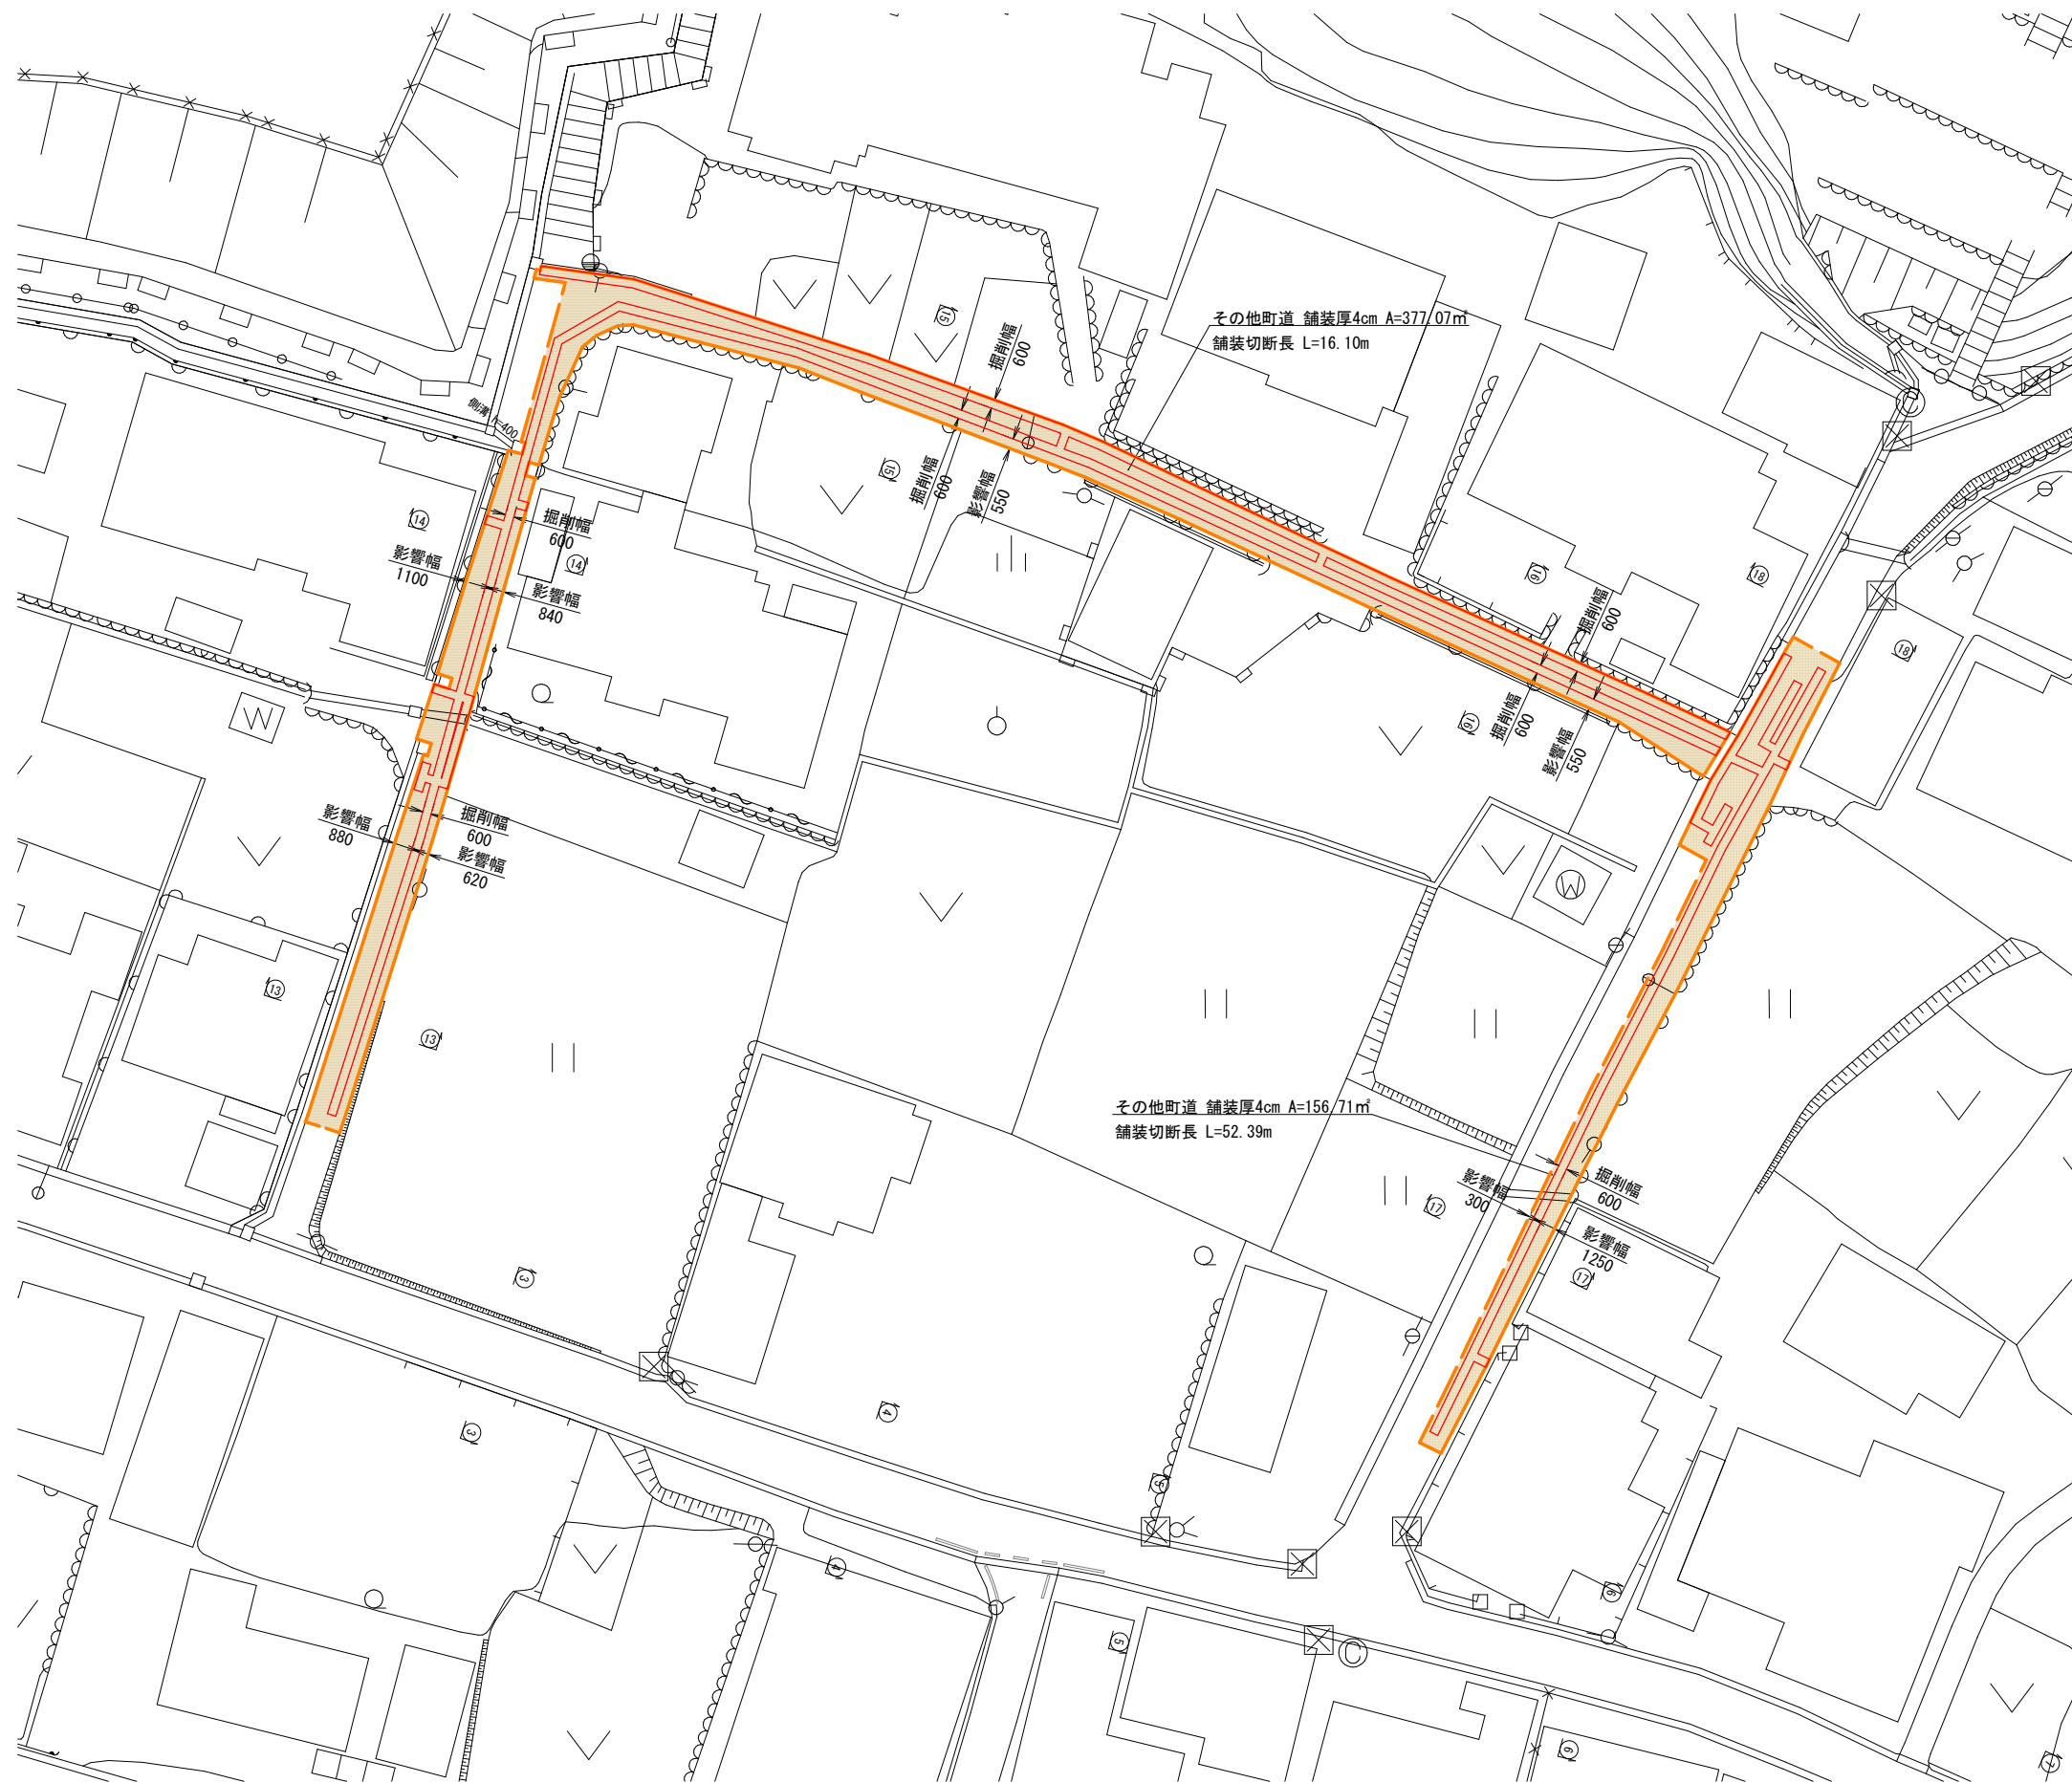

凡 例	
	県道
	その他町道
	仮復旧幅
	舗装切断箇所

工 事 名	美佐野地内配水管改良 (第4工区)工事		
施工箇所名	御嵩町 美佐野 地内		
図面の種類	付帯工図		
縮 尺	1:500	図面番号	9/9
事務所名	岐阜県御嵩町		